


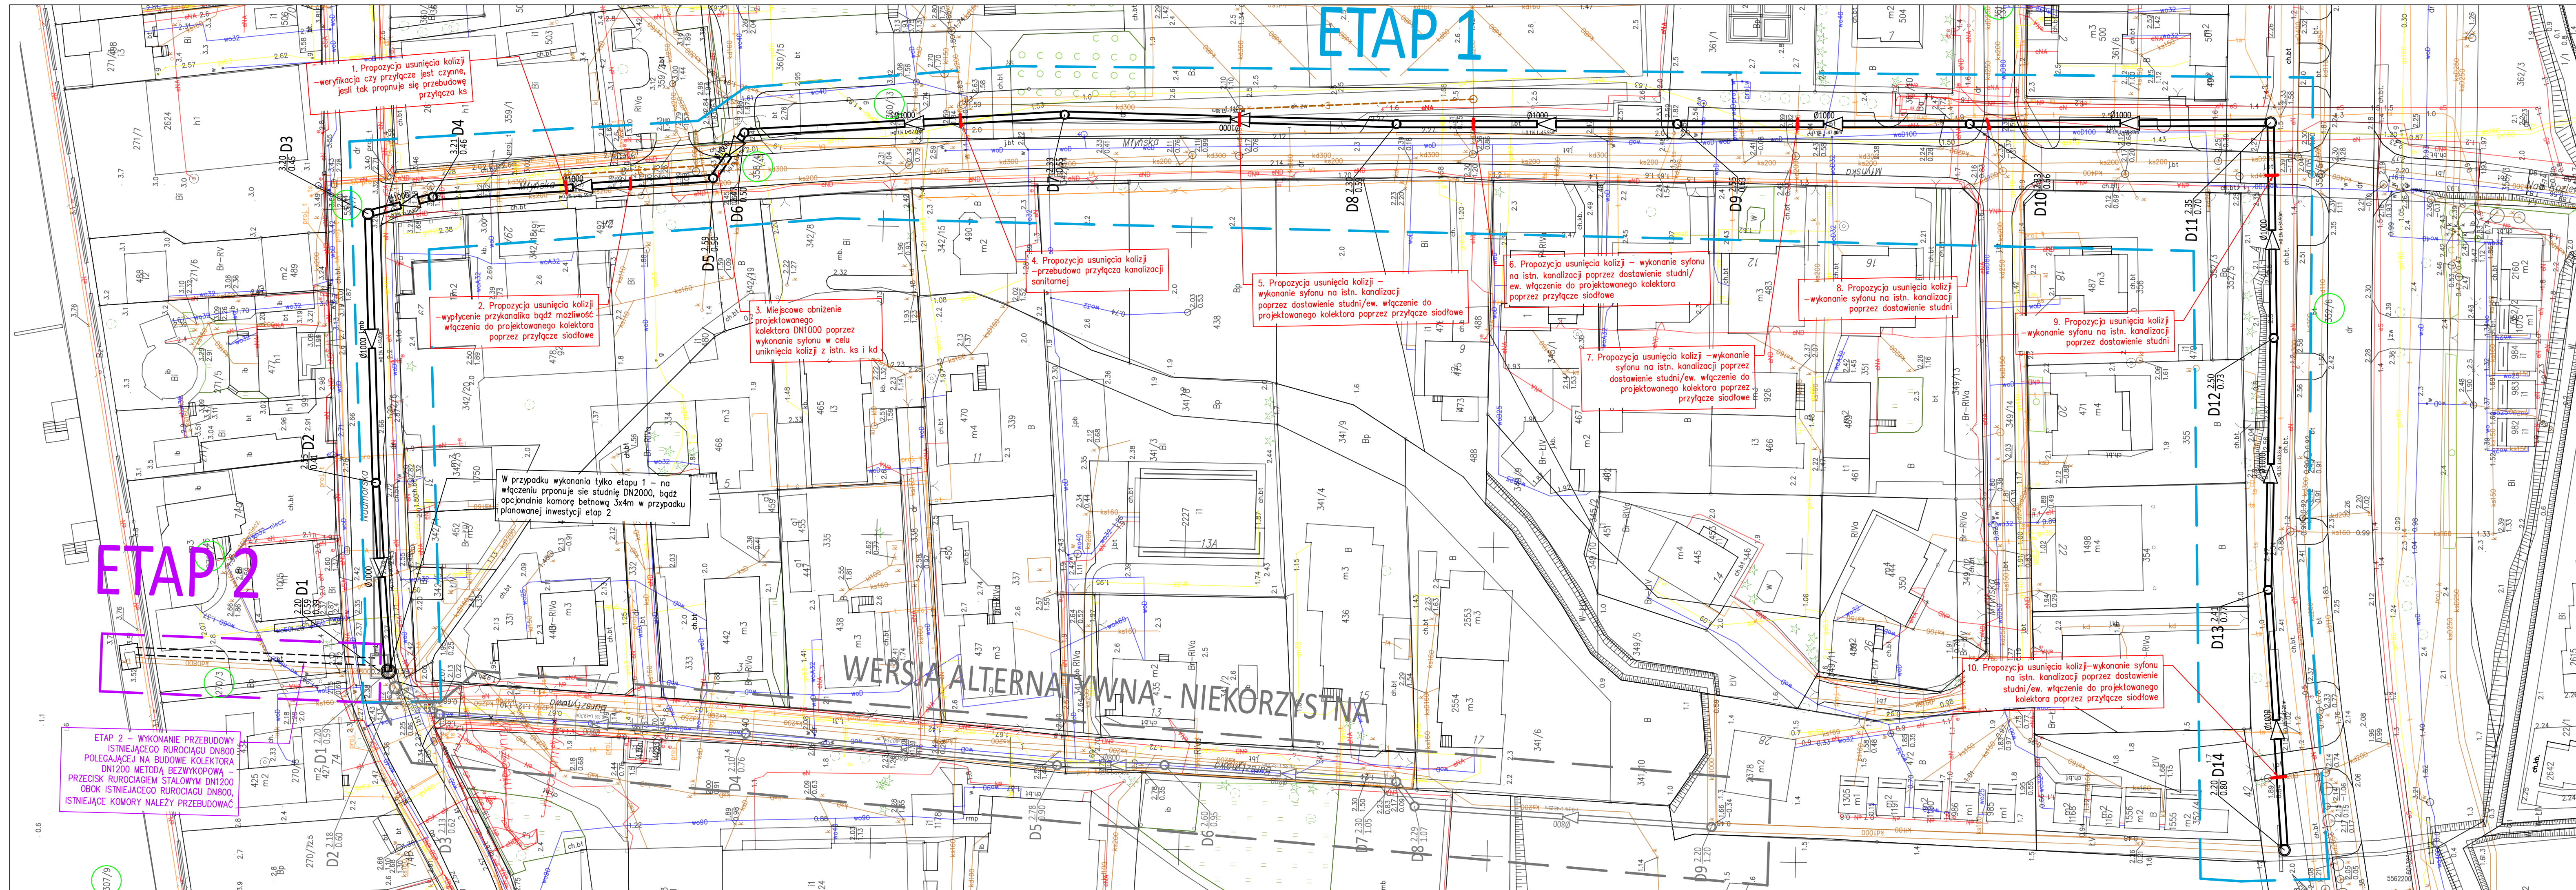

UWAGA:
NA PLANIE SYTUACYJNYM WSKAZANO PROPONOWANE ROZWIĄZANIA TYLKO DLA KOLIZJI Z ISTNIEJĄCĄ SIECIĄ KANALIZACJI SANITARNEJ ORAZ KANALIZACJI DESZCZOWEJ. PONADTO NA TRASIE WYSTĘPUJĄ GŁÓWNIENIE WYSOKOŚCIOWE KOLIZJE Z ISTNIEJĄCYMI KABLAMI TELETECHNICZNYMI I ELEKTROENERGETYCZNYMI, SIECIĄ GAZOWĄ ORAZ WODOCIĄGOWĄ. TE KOLIZJE NALEŻY USUNĄĆ ZGODNIE Z WARUNKAMI I WYTYCZNYMI GESTORÓW TYCH SIECI UZYSKANymi NA ETAPIE PROJEKTU BUDOWLANEGO.

OZNACZENIA:

ETAP 1

PROJEKTOWANA KANALIZACJA DESZCZOWA Z RUR PP-B KL. SN8/żelbet.

D... O STUDNIA BETONOWA DN1200-2000

ETAP 2

BUDOWA NOWEGO RUROCIĄGU DN1200 RÓWNOLEGLE DO ISTNIEJĄCEGO METODĄ BEZWYKOPOWĄ (PRZECISK RURĄ STALOWĄ)

WARIANT REALIZOWANY NA ETAPIE KONCEPCJI - NIEPRZYJĘTY DO REALIZACJI Z UWAGI NA NIEKORZYSTNE WARUNKI WYSOKOŚCIOWE ORAZ LICZNE KOLIZJE Z ISTNIEJĄCYM UZBROJENIEM PODZIEMNYM

IST PROJEKT		ul. Bieszczadzka 7 75-016 Kwiecień t. 663 647 636 e. ist.projekt@wp.pl	NIP: 7642434643 REGON: 364205496
OBIEKT:		KANALIZACJA DESZCZOWA	
ADRES:		etap 1 - dz. nr 352/6, 362/5, 361/11, 360/13, 358/4, 55/1 obr. Sarbinowo	
OBJEKTU:		etap 2 - dz. nr 270/3, 307/9, 270/2, 55/1 obr. Sarbinowo	
TEMAT:		Konceptja przebudowy układu kanalizacji deszczowej w miejscowości Sarbinowo, obejmująca odcinek od istniejącego wlotu kanalizacji deszczowej zlokalizowanego w ul. Południowej (dz. nr 352/6) do komory wylotowej kanalizacji deszczowej zlokalizowanej na dz. nr 307/9	
OPRACOWANIA:		deszczowej zlokalizowanej na dz. nr 307/9	
TYTUŁ:		PLAN SYTUACYJNY - KANALIZACJA DESZCZOWA - KONCEPCJA	
RYSUNKU:		PROJEKTOWAŁA: mgr inż. Monika Machniewska upr. nr ZAP/0103/PWOS/12	
PROJEKTOWAŁA:		Branża: SANITARNA	
RYSUNKU:		Data: LIPIEC 2026	
		Skala: 1:500	
		Nr rysunku: 1	